

穀町小橋線消雪パイプ布設替工事

平面図 S=1 : 500

消雪パイプ布設替工
フルキャスト消雪パイプ φ65 L=33.0m
現場打ち（接線部ほか）φ65 L=1.2m
現場打ち（接線部ほか）φ100 L=34.6m
施工延長合計

掘削断面図 S=1 : 40


掘削断面図 既設300×300 S=1 : 20

製品断面図
1/15

断面図

配筋図

ジョイント部詳細

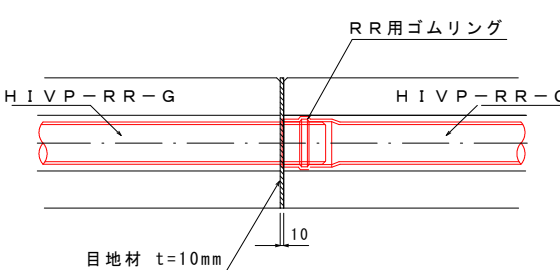

標準構造図 (1/40)

側面図

標準配筋図 (1/40)

側面図

平面図


平面図

標準構造図 (1/40)

側面図

ドレンノズル

平面図

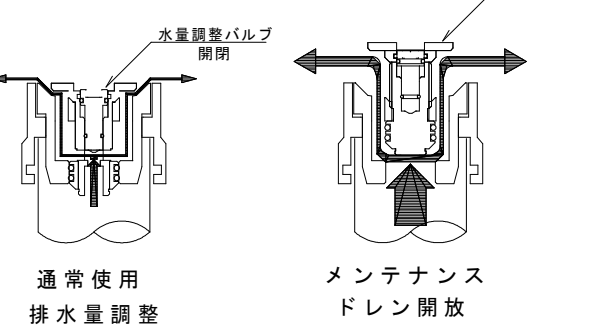

新潟県加茂市

令和8年度

穀町小橋線消雪パイプ布設替工事

加茂市 駅前・岡ノ町 地内

種類 平面図・断面図 縮尺 各種

設計 令和 年 月 作成